


	Estintore
	Rilevatore di Fumo
U.S.	Uscita di sicurezza
	Pozzetto d'ispezione

0	15/03/2013	Prima Emissione			
Rev.	Data	Descrizione			
MINISTERO DELLA DIFESA Appalto integrato di progettazione esecutiva e lavori di: "Ristrutturazione ed Adeguamento a norma Magazzini" Codice esigenza: n° 235108					
 MINISTERO DELLA DIFESA DIREZIONE DEL GENIO MILITARE PER LA MARINA TARANTO					
PROGETTAZIONE ESECUTIVA					
Impresa Esecutrice :  RIGA SRL - Via della Magliana, 295 - 00146 Roma Email: riga@rigasrl.it Tel: 06.55.26.16.07 - 06.55.02.892 Fax: 06.55.26.34.08 P.Iva 0352291002					
Progettista : ORDINE DEGLI INGEGNERI PROMOVITA DI TARANTO Dott. Ing. CECERE Martino N. 1399					
Titolo Elaborato : PIANTA SICUREZZA ANTINCENDIO					
CAT.	FASE	Tavola	REV.	SCALA	DATA
-	E A N O O I	0	0	1:100	15/03/2013

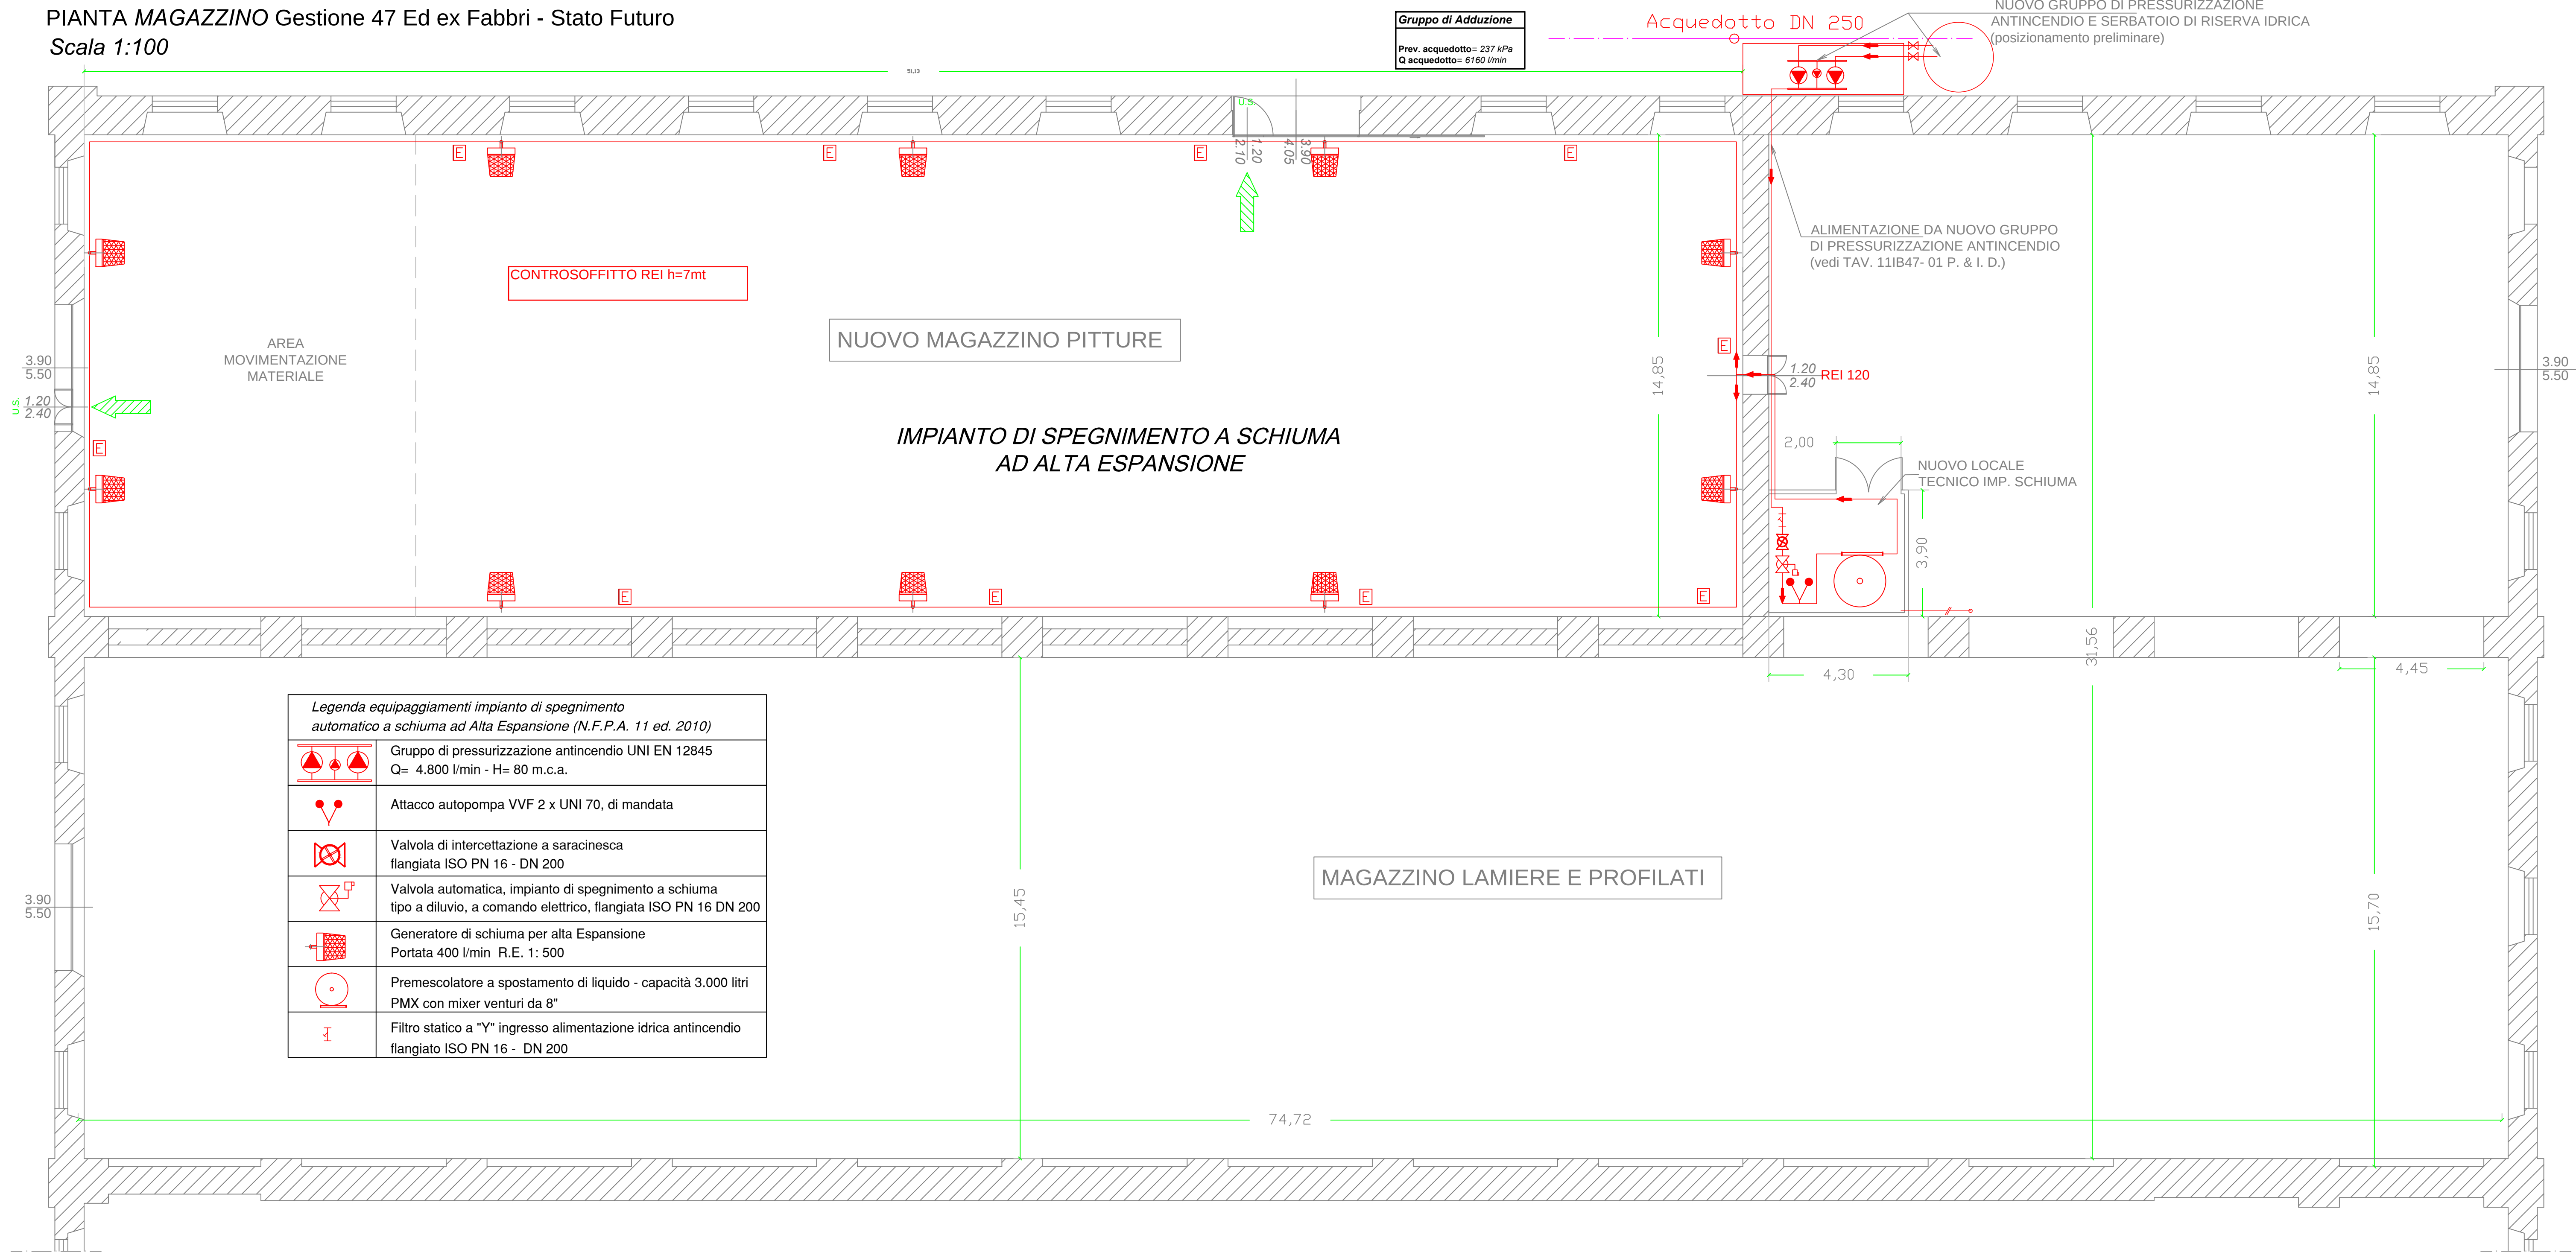

PLANIMETRIA CONDOTTA ADDUTTRICE ANTINCENDIO
MAGAZZINO ex fabbri Gestione 47
Scala 1:500