




Centrale con Gsm Integrato




Sirena per esterno




Tastiera Digitale

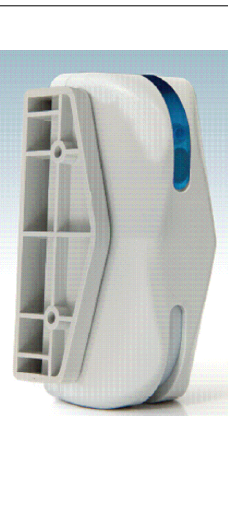

Riv. Doppia Tecnologia

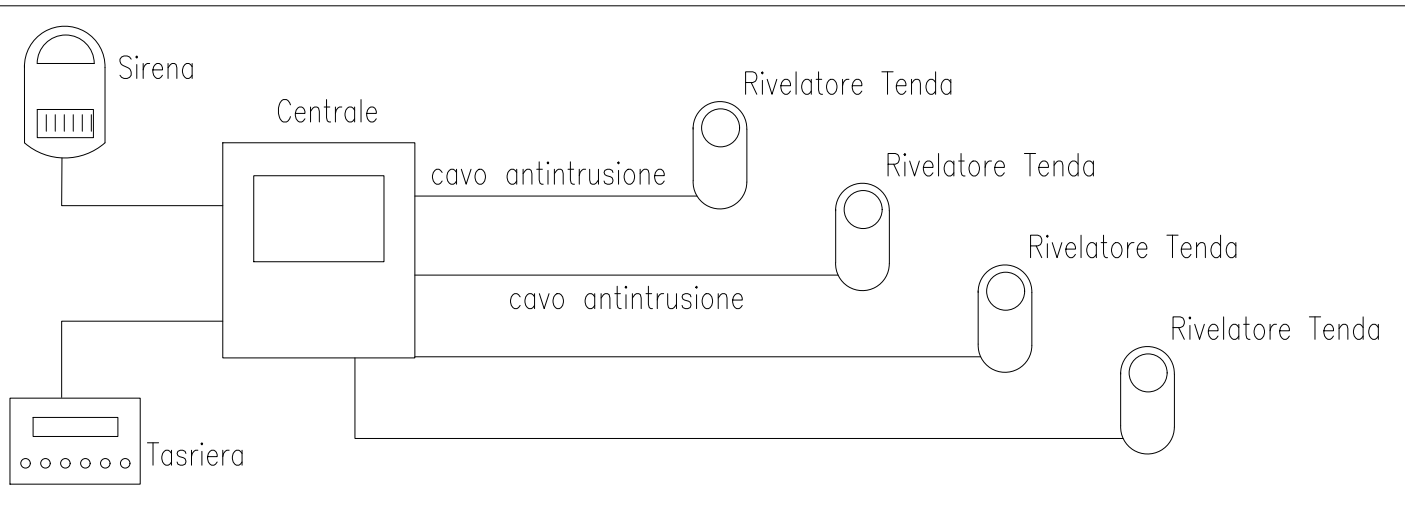

Schema tipico - Impianto antintrusione

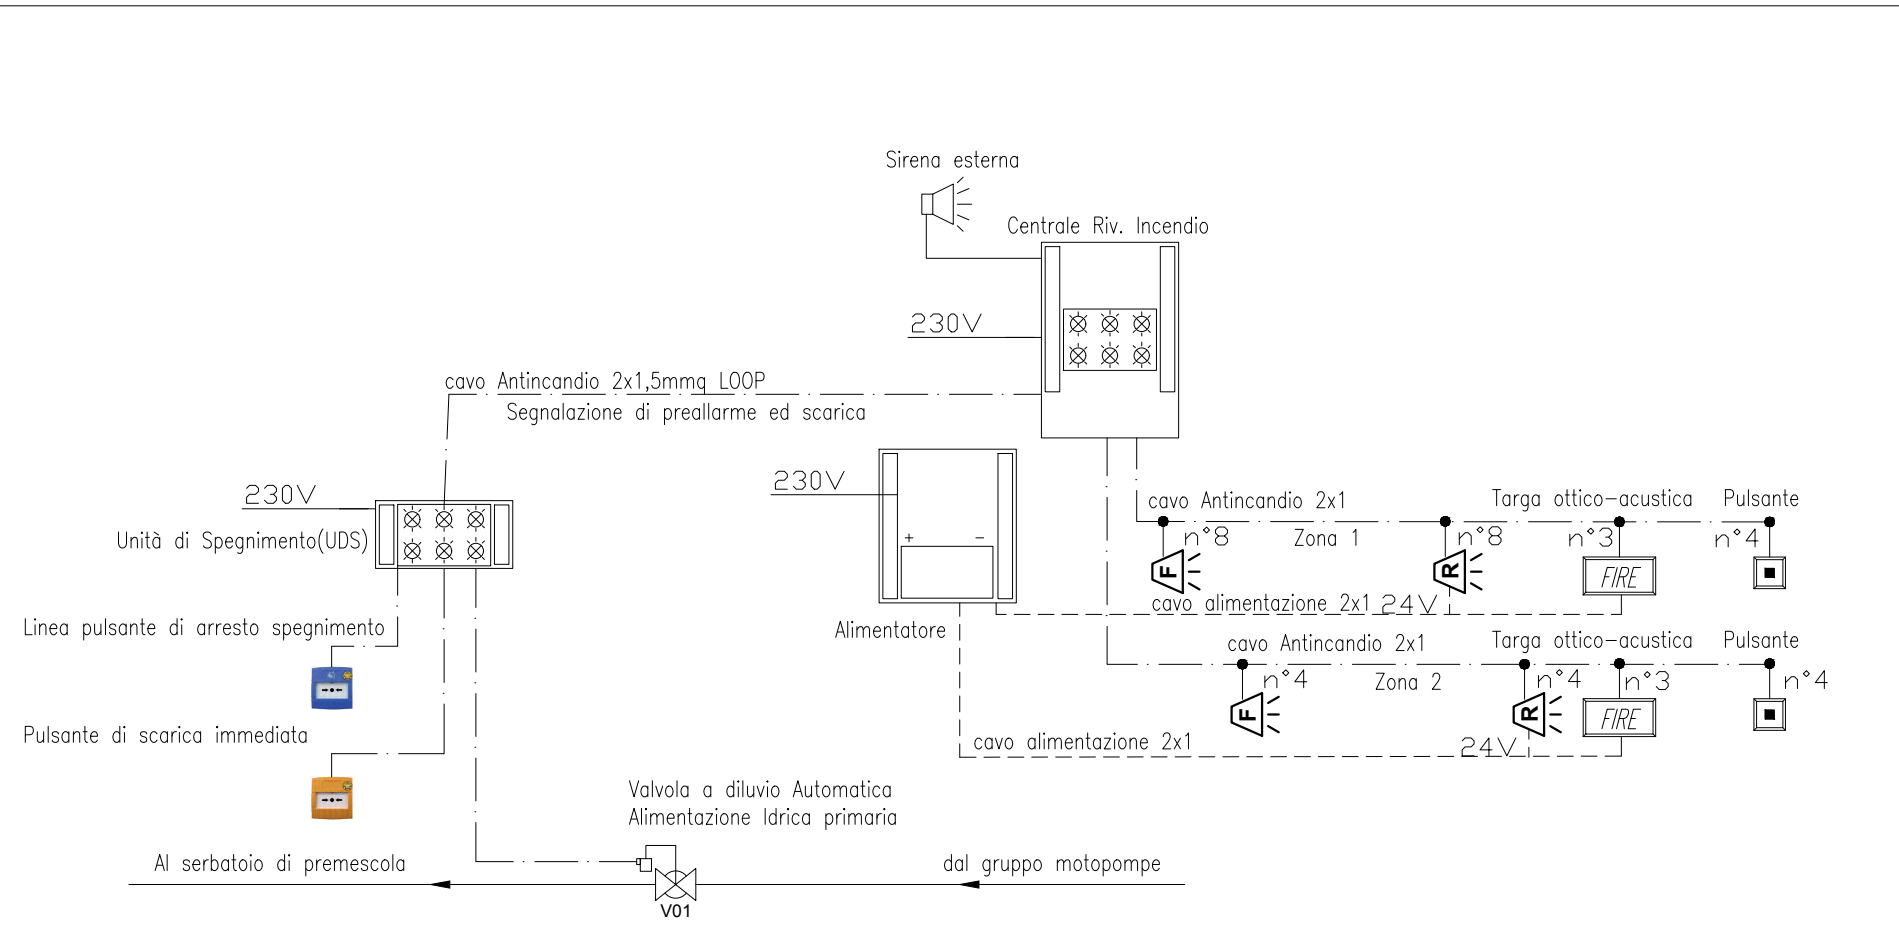

Schema tipico - Impianto antincendio e spegnimento

LEGENDA SIMBOLI

CENTRALE DI ALLARME RIVELAZIONE INCENDIO

PULSANTE DI ALLARME

TARGA OTTICO-ACUSTICA

SIRENA PIEZOELETTRICA

RILEVATORE DI FUMO A RIFLESSIONE MAX. SENSIBILITA', GRADO DI PROTEZIONE IP42

RIFLETTORE PORTATA MAX. 80 METRI

CENTRALE DI SPEGNIMENTO INDIRIZZATA


PULSANTE DI ARRESTO PREALLARME

PULSANTE DI SPEGNIMENTO RAPIDO

Uscita di sicurezza

NB: I valori dimensionali e prestazionali dei prodotti o componenti indicati nella presente tavola potranno essere soggetti a piccole variazioni in funzione del fornitore scelto o del prodotto installato.

NB: Per un efficace funzionamento dell'impianto di spegnimento a schiuma, il personale dovrà garantire H24 la chiusura degli infissi e delle porte di accesso interne o esterne al locale; inoltre, l'altezza di impalmento del materiale stoccato è fissata in maniera inderogabile a 4mt

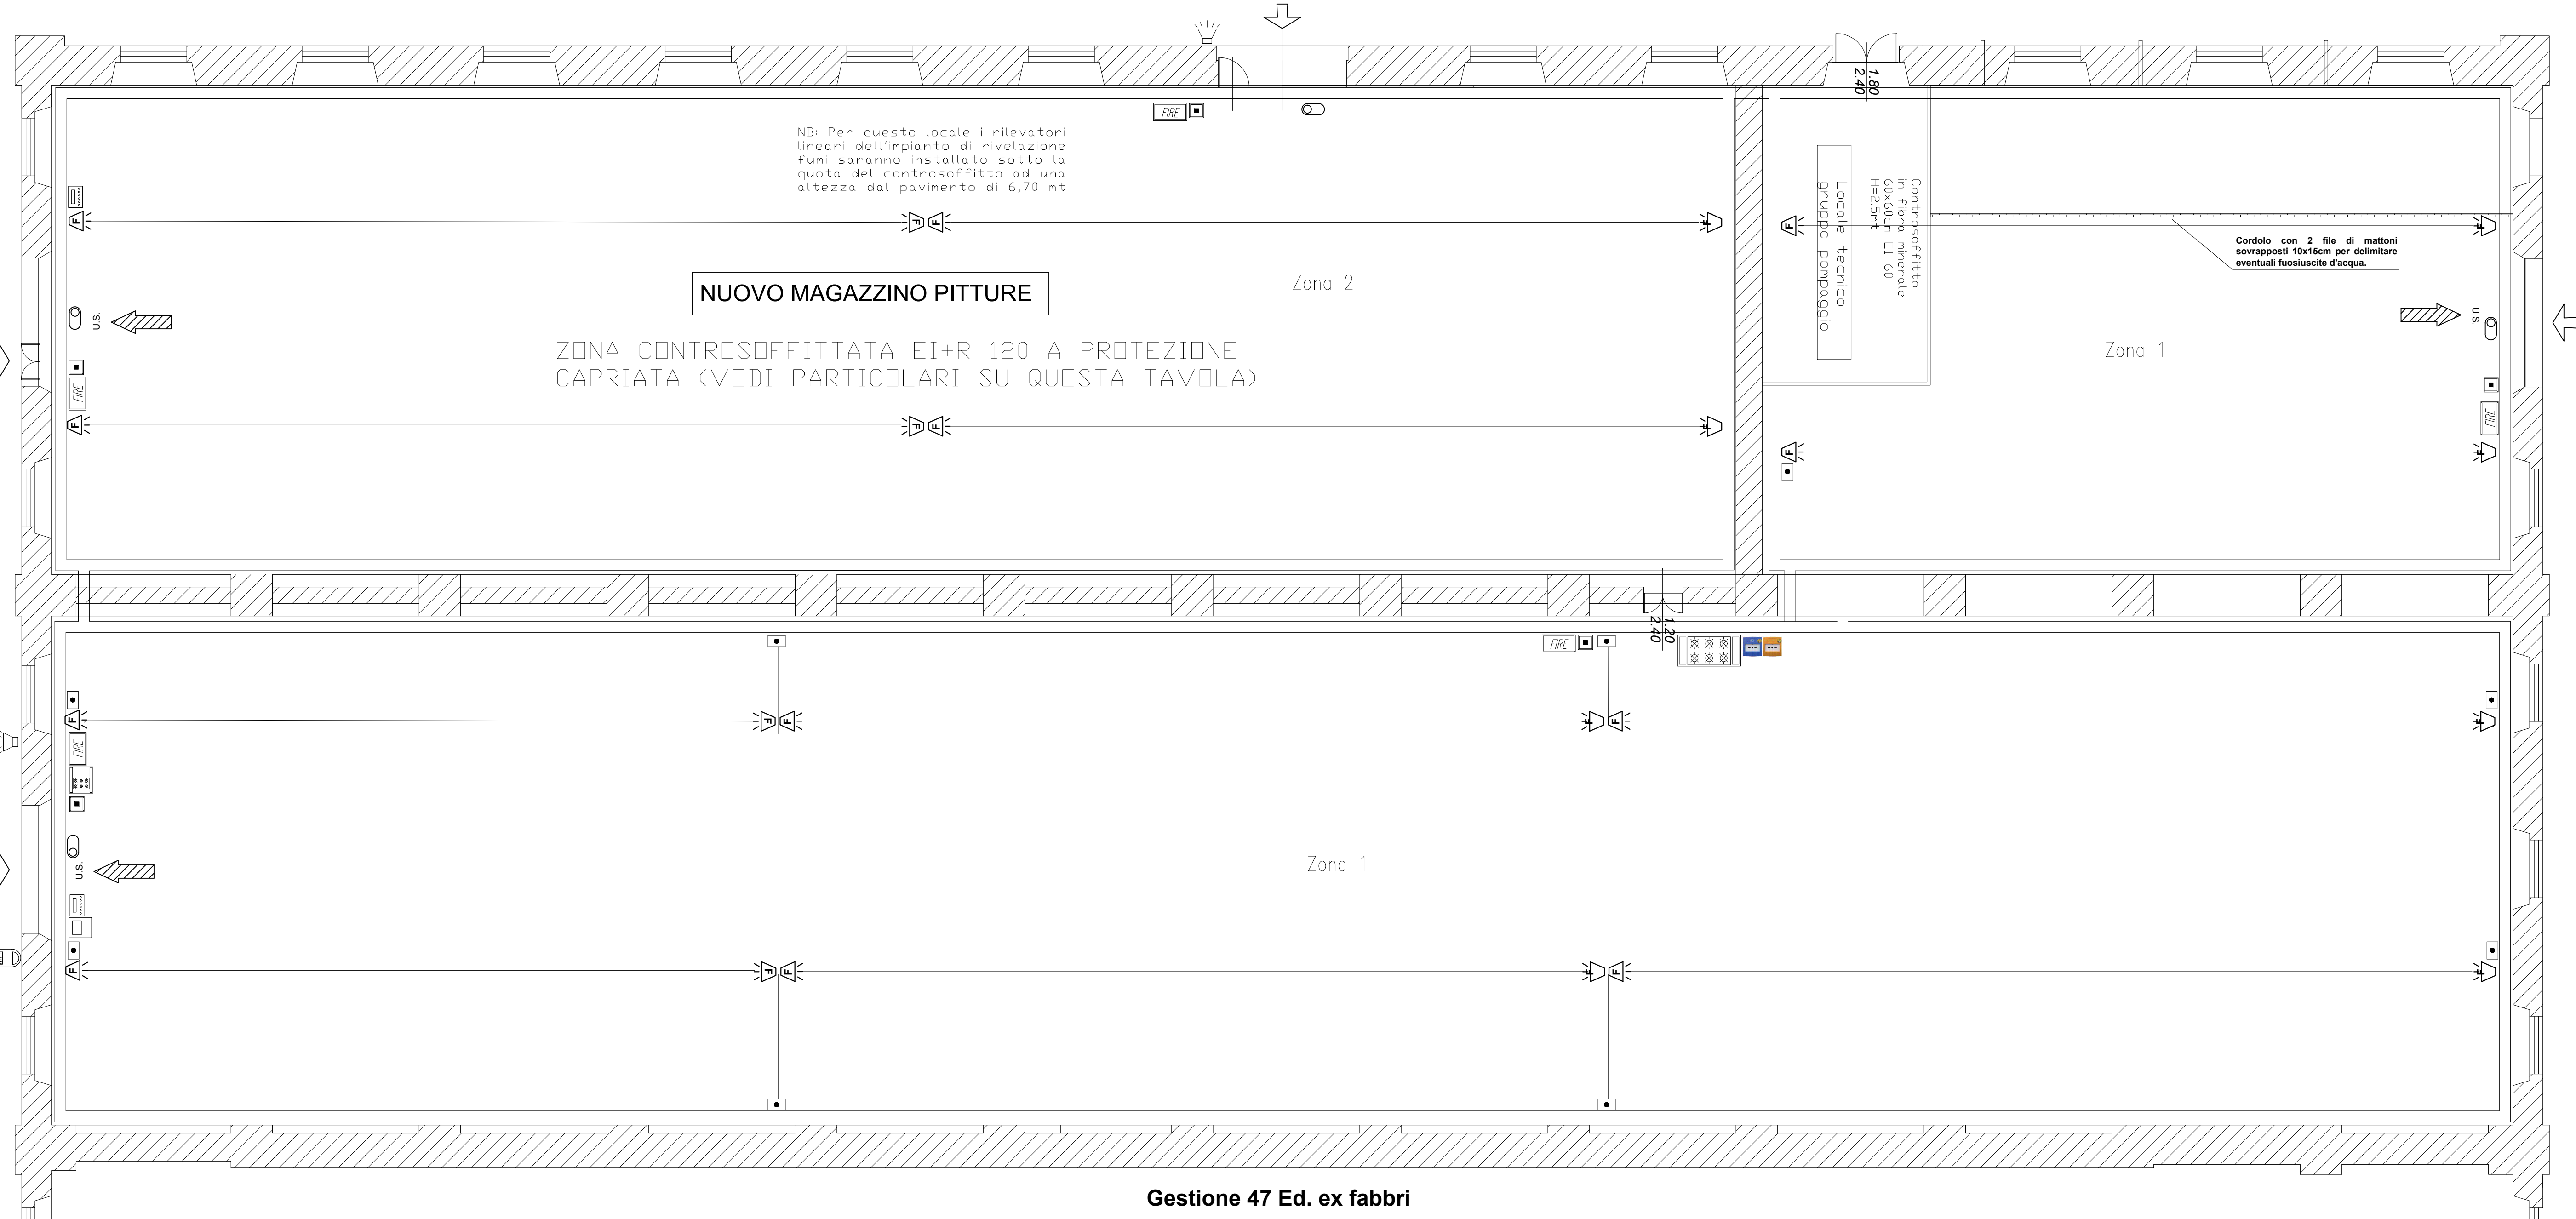

PLANIMETRIA CONDOTTA ADDUTTRICE ANTINCENDIO
MAGAZZINO ex fabbri Gestione 47
Scala 1:500

