



DIREZIONE DEL GENIO PER LA MARINA MILITARE
TARANTO



LIPPO
CARMELO
ORDINE
DEGLI
INGEGNERI
PROV.
TARANTO
INGEGNERE
26.08.2024
09:21:36
GMT+02:00



“Lavori di Adeguamento alla normativa Antincendio della Foresteria Frequentatori presso
MARISCUOLA TARANTO, installazione impianto di climatizzazione e impianto di
produzione acqua calda sanitaria”

ID 4887 - Cap. 7120-28/SMM - CC.EE. 022119-143819 (progettazione)-053319 (lavori) -
EE.FF. 2022/2023/2024

Importo di capitolato EURO 1.007.901,79 (IV^ esclusa)
Durata dei lavori GIORNI 150 (centocinquanta)

Il tecnico incaricato:
Ing. Carmelo Lippo
Via Principe Amedeo, 8
74123 - Taranto



IL DIRETTORE DELL'ESECUZIONE
DEL CONTRATTO
C.C (INFR.) Domenico Egidio MAGGI

ELABORATO PROGETTO:
PROSPETTI E SEZIONE

IL RESPONSABILE DEL PROCEDIMENTO IN
FASE DI PROGETTAZIONE
C.V. (INFR) Teodoro NICOLAZZO

Tav. P4

SCALA: 1:200

DATA: Agosto 2024

REVISIONE n. 1:

REVISIONE n. 2:



REVISIONE n. 3:

PRATICA: Accreditato, VV.FF., T. Aziendale, Elettrici, Fluidi


PROGETTO: Prov., Preliminare, Definitivo, Esecutivo, Variante

Progetto Esecutivo - art. 25 dell'all. I.7- Sez. III – D.lgs. 36/2023

SEZIONE A-A

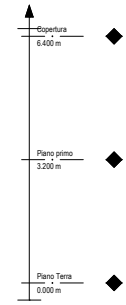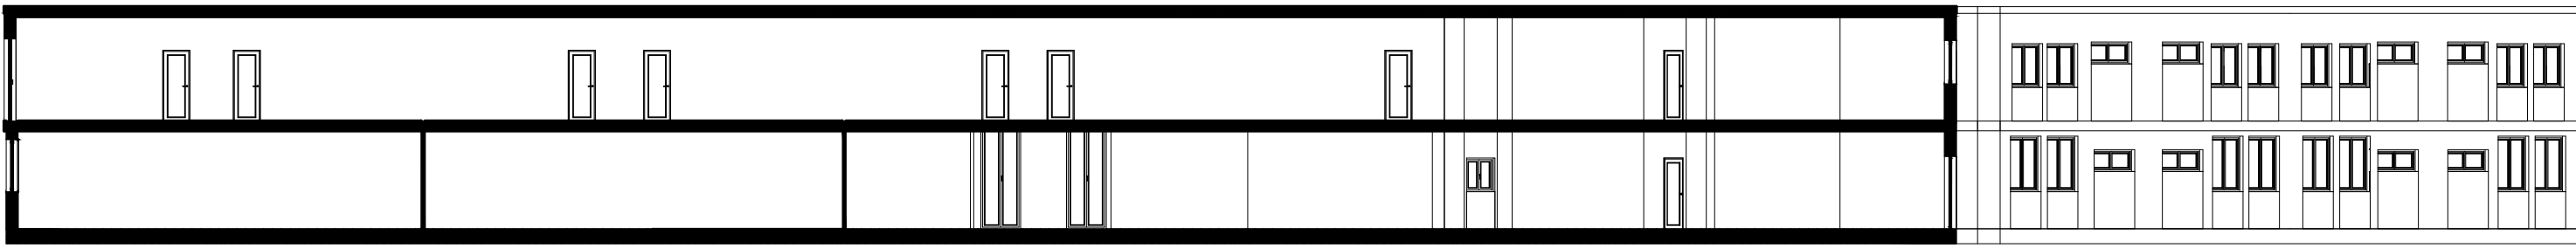

PROSPETTO 1

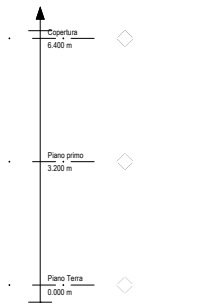

PROSPETTO 2

