



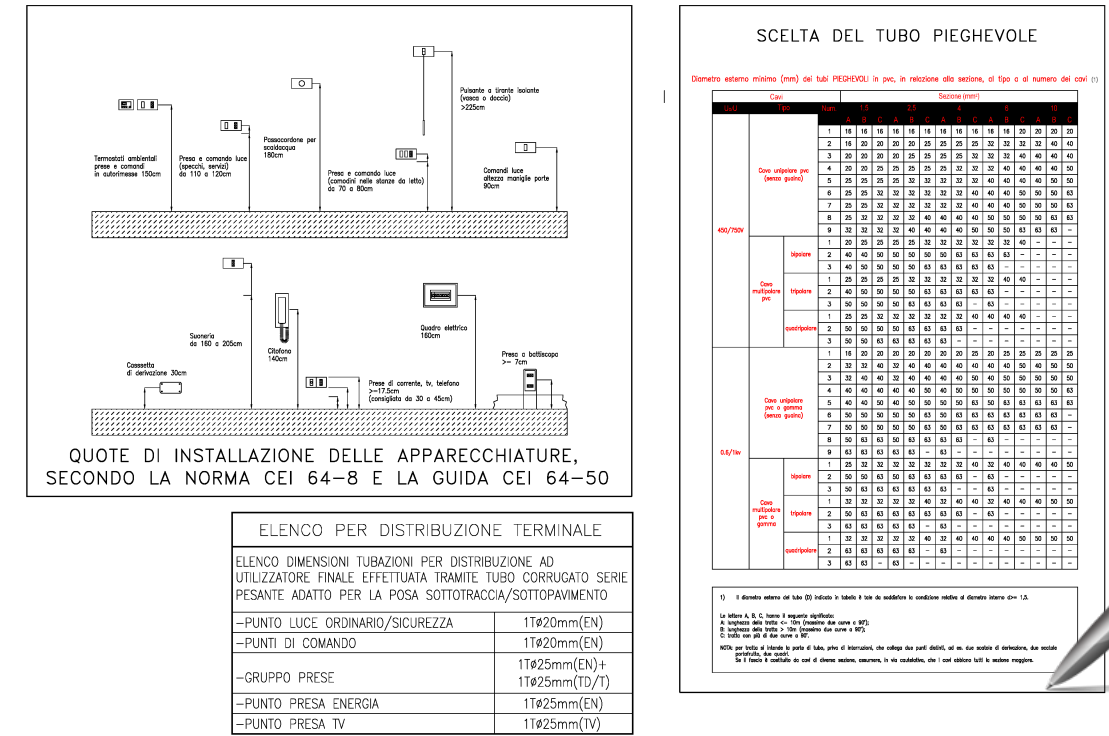

	Centralino TV terrestre - satellitare
	Multiswitch impianto TV terrestre - satellitare
	Presa modulare componibile per segnale TV
	Presa modulare componibile RJ45 per trasmissione dati-telefonia (solo predisposizione)
	Presa modulare componibile RJ45 per ACCESS-POINT POE
	Cassetta di derivazione per impianto energia
	Cassetta di derivazione per impianti SPECIALI (tv, videofonofono, ecc)
	Cassetta di derivazione per impianto TELEFONICO
	Corda di rame nuda sezione indicata nella tavola di progetto
	Pozzetto in cls dimensioni utili 500x500x500mm

	Conduttore di terra corda di rame nuda da 16 mmq
	Piastrina IP65 a LED 34 W 5194 lumen tipo DISANO HYDRO o similare (E= Kit batteria autonomia 1h)
	Lampada a soffitto o parete 24 W IP65 1328 lumen 4000°K tipo DISANO cobo 2.0 diam. 220 o similare
	Lampada di segnalazione vie di esodo autonomia 1 h
	Lampada di emergenza 250 lumen autonomia 1 h
	Led panel a soffitto 3318 lumen tipo DISANO LED PANEL CRI>90 4000°K
	Faro a LED IP65 30 W
	Passerella a filo con setto separatore 200x75
	Interruttore unipolare modulare componibile
	Deviatore modulare componibile
	Invertitore modulare componibile
	Pulsante modulare componibile
	Pulsante modulare componibile con spia luminosa
	Rivelatore di presenza persone
	Presa modulare componibile bippasso 2P+T 10/16A 230V
	Presa modulare componibile universale P40 2P+T 10/16A 230V
	Presa interbloccata con fusibili 1F+N 16 A ed 3F+N 16 A
	Punto di alimentazione CA=cappa aspirante - PI=piastina ad induzione - LUC=lucernaio motorizzato
	Punto di alimentazione DATI = punto di alimentazione rack dati 230V UE = unità esterna impianto raffrescamento 400V UI 230 = unità interna impianto climatizzazione 230V PCC UI = unità interna per sistema pompa di calore 230V BOLL = bollitore elettrico 230V ASP= aspiratore aria 230V
	Cronotermostato ambiente
	Termostato ambiente
	Punto di collegamento per testina elettotermica
	Punto di alimentazione estrattore d'aria
	Collegamento equipotenziante supplementare realizzato con cavo FS17 1x6mm2

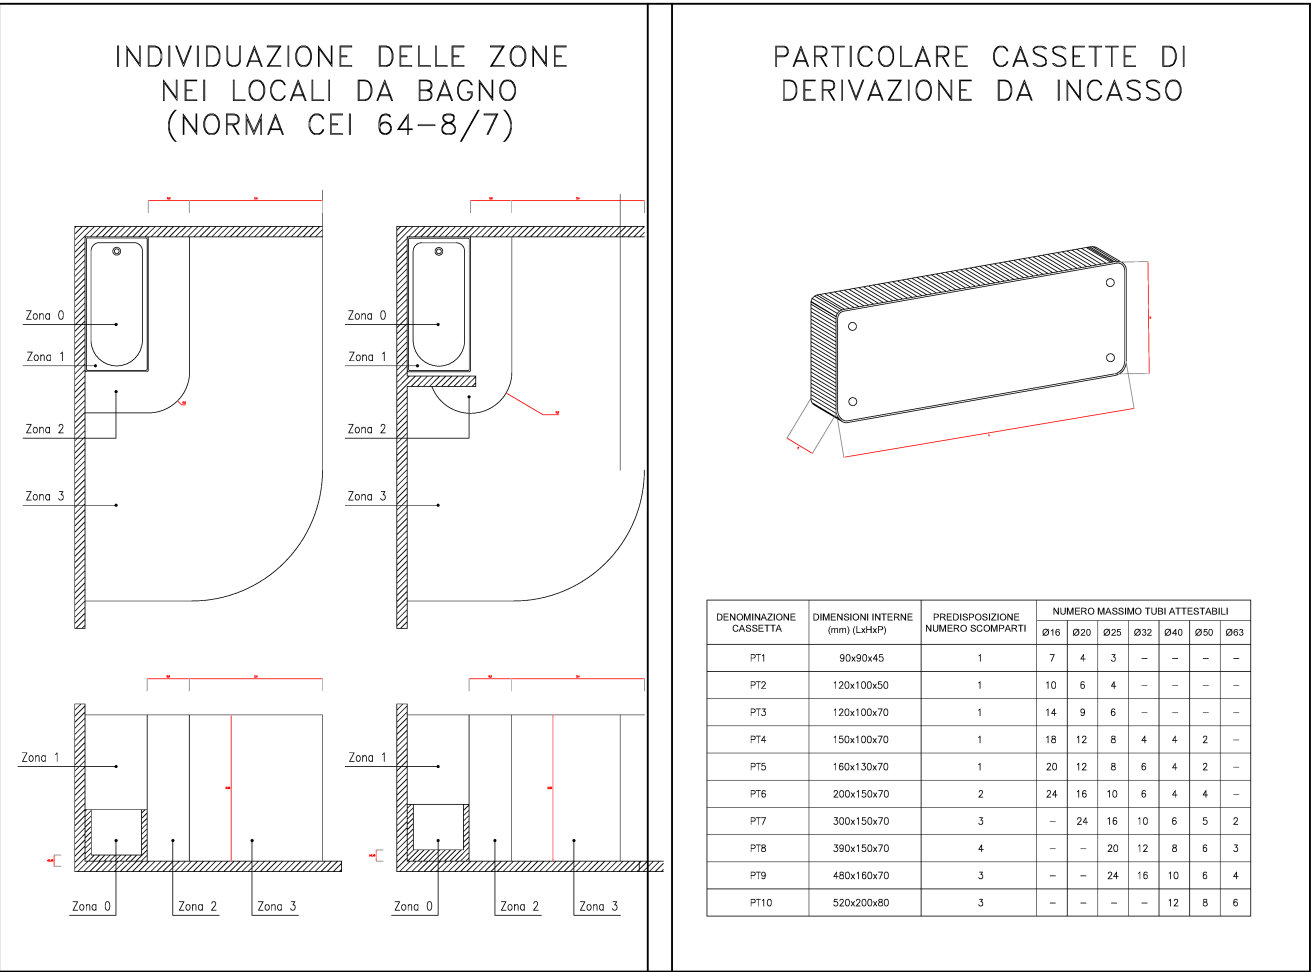

DIREZIONE DEL GENIO PER LA MARINA MILITARE
TARANTO
UFFICIO STUDI E PROGETTI

OGGETTO: Progettazione Esecutiva comprensiva di PSC - "Comprensorio Castrogiovanni Adeguamento Edificio PG12 - Marina Sud"

INTERVENTO: Adeguamento Edificio PG12 - Marina Sud

CIG Z 3 A 3 6 C A 2 7 5

CAP: 7120/21 SMM C.E. 177820 E.F. 4874

IMPORTO CAPITOLATO: Euro 935.854,50 (lavori + sicurezza) (IVA al 22% INCLUSA)

OGGETTO DELLE TAVOLE: IMPIANTI ELETTRICI SPECIALI - IMPIANTI DI FORZA MOTRICE E TRASMISSIONE DATI

COMMITTENTE: COMANDO LOGISTICO DELLA MARINA MILITARE DI NAPOLI

TAVOLA: T.09.01 SCALA: 1:1000 - 1:2000 DATA: GENNAIO 2024

IL PROGETTISTA: RAGGRUPPAMENTO TEMPORANEO DI PROFESSIONISTI
Ing. Nicola Leone - Sidel Ingegneria Srl
VIA ISONZO 13
41055 VILLANOVA DI CASTENASO (BO)

COMMITTENZA: IL CAPO UFFICI STUDI E PROGETTI C.C. (INFR) Domenico Egidio MAGGI
IL DIRETTORE DELL'ESECUZIONE DEL CONTRATTO S.T.V. (INFR) Giuseppe Mancuso
IL RESPONSABILE DEL PROCEDIMENTO C.V. (INFR) Teodoro Nicolazzo

Firmato digitalmente da LEONE NICOLA
Firmato il 17/01/2024 18:56
Seriale Certificato: 160556000651199635108802172274978990132
Valido dal 16/02/2021 al 16/02/2024
ArubaPEC S.p.A. NG CA 3

