



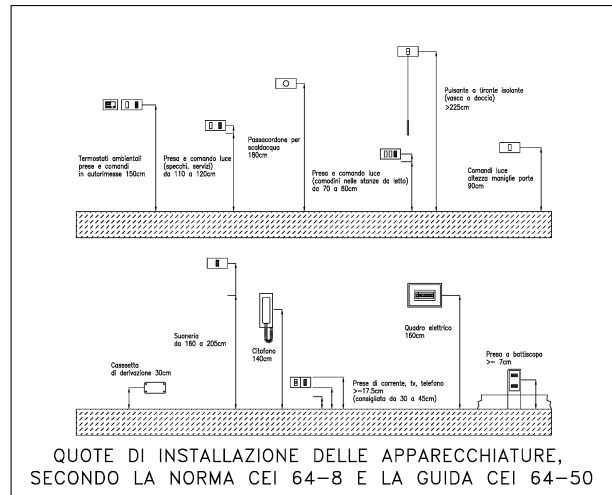

	Centralino TV terrestre - satellitare
	Multiswitch impianto TV terrestre - satellitare
	Presa modulare componibile per segnale TV
	Presa modulare componibile RJ45 per trasmissione dati-telefonia (solo predisposizione)
	Presa modulare componibile RJ45 per ACCESS-POINT POE
	Cassetta di derivazione per impianto energia
	Cassetta di derivazione per impianti SPECIALI (tv, videofono, ecc)
	Cassetta di derivazione per impianto TELEFONICO
	Corda di rame nuda sezione indicata nella tavola di progetto
	Pozzetto in cls dimensioni utili 500x500x500mm

	Conduttore di terra corda di rame nuda da 16 mmq
	Plafoniera IP65 a LED 34 W 5194 lumen tipo DISANO HYDRO o similare (E= Kit batteria autonomia 1h)
	Lampada a soffitto o parete 24 W IP65 1328 lumen 4000 °K tipo DISANO oblo 2.0 diam. 220 o similare
	Lampada di segnalazione vie di esodo autonomia 1 h
	Lampada di emergenza 250 lumen autonomia 1 h
	Led panel a soffitto 3318 lumen tipo DISANO LED PANEL CRI>90 4000 °K
	Faro a LED IP65 30 W
	Passerella a filo con setto separatore 200x75
	Interruttore unipolare modulare componibile
	Deviatore modulare componibile
	Invertitore modulare componibile
	Pulsante modulare componibile
	Pulsante modulare componibile con spia luminosa
	Rivelatore di presenza persone
	Presa modulare componibile bipasso 2P+T 10/16A 230V
	Presa modulare componibile universale P40 2P+T 10/16A 230V
	Presa interbloccata con fusibili 1F+N 16 A ed 3F+N 16 A
	Punto di alimentazione CA=cappa aspirante - PI=plastrina ad induzione - LUC=lucernaia motorizzata
	Punto di alimentazione DATI = punto di alimentazione rack dati 230V UE = unità esterna impianto raffreddamento 400V UI 230 = unità interna impianto climatizzazione 230V PSC UI = unità interna per sistema pompa di calore 230V BOLL = bollitore elettrico 230V ASP= aspiratore aria 230V
	Cronotermostato ambiente
	Termostato ambiente
	Punto di collegamento per testina elettrotermica
	Punto di alimentazione estrattore d'aria
	Collegamento equipotenziale supplementare realizzato con cavo FS17 1x6mm2

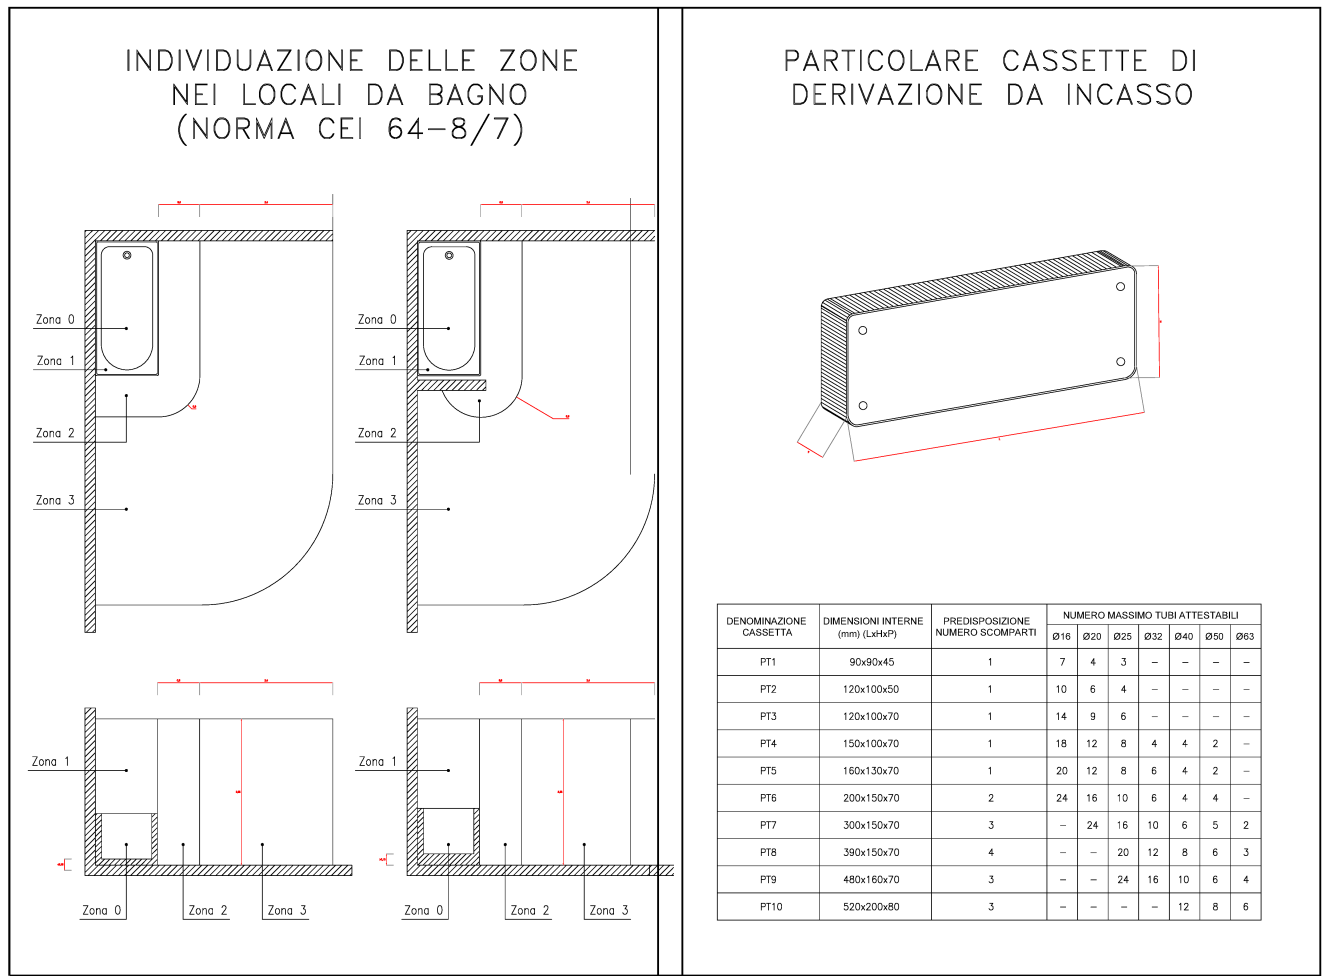

ELENCO PER DISTRIBUZIONE TERMINALE	
ELenco dimensioni tubazioni per distribuzione ad utilizzatore finale (ELETTRICITÀ TRAMITE TUBI CORRUGATI SERIE PISTANTE ADATTO PER LA POSA SOTTOTERRANEA/SOTTOPAVIMENTO)	
-PUNTO LUCE ORDINARIO/SICUREZZA	1162mm (EX)
-PUNTO DI COMANDO	1162mm (EX)
-GRUPPO PRESE	1162mm (EX)
-PUNTO PRESA ENERGIA	1162mm (EX)
-PUNTO PRESA TV	1162mm (EX)

SCELTA DEL TUBO PIEGHEVOLE	
Dimensione interna (mm)	Dimensione esterna (mm)
100	116
120	136
150	166
200	216
250	266
300	316
400	416
500	516
600	616
800	816
1000	1016

Firmato digitalmente da LEONE NICOLA
Firmato il 17/01/2024 18:56
Seriale Certificato: 160556000651199635108802172274978990132
Valido dal 16/02/2021 al 16/02/2024
ArubaPEC S.p.A. NG CA 3



DIREZIONE DEL GENIO PER LA MARINA MILITARE
TARANTO
UFFICIO STUDI E PROGETTI

OGGETTO: Progettazione Esecutiva comprensiva di PSC - "Comprensorio Castrogiovanni Adeguamento Edificio PG12 - Marina Sud"

INTERVENTO: Adeguamento Edificio PG12 - Marina Sud

CIG Z 3 A 3 6 C A 2 7 5

CAP: 7120/21 SMM C.E. 177820 E.F. 4874 Codice ID

IMPORTO CAPITOLATO: Euro 935.854,50 (lavori + sicurezza) (IVA al 22% INCLUSA) DURATA DEI LAVORI (giorni):

PROGETTO ESECUTIVO

OGGETTO DELLE TAVOLE: IMPIANTI ELETTRICI E SPECIALI - IMPIANTO DI ILLUMINAZIONE NORMALE ED EMERGENZA COMMITTENTE: COMANDO LOGISTICO DELLA MARINA MILITARE DI NAPOLI

TAVOLA: T.09.02 SCALA: 1:1000 - 1:2000 DATA: GENNAIO 2024

IL PROGETTISTA RAGGRUPPAMENTO TEMPORANEO DI PROFESSIONISTI Ing. Nicola Leone - Sidel Ingegneria Srl VIA ISONZO 13 40055 VILLANOVA DI CASTENASO (BO)

COMMITTENZA COMMITTENZA IL CAPO UFFICI STUDI E PROGETTI C.C. (INFR) Domenico Egidio MAGGI IL DIRETTORE DELL'ESECUZIONE DEL CONTRATTO S.T.V. (INFR) Giuseppe Mancuso IL RESPONSABILE DEL PROCEDIMENTO C.V. (INFR) Teodoro Nicolazzo

